


LELIWA - rzut poddasza

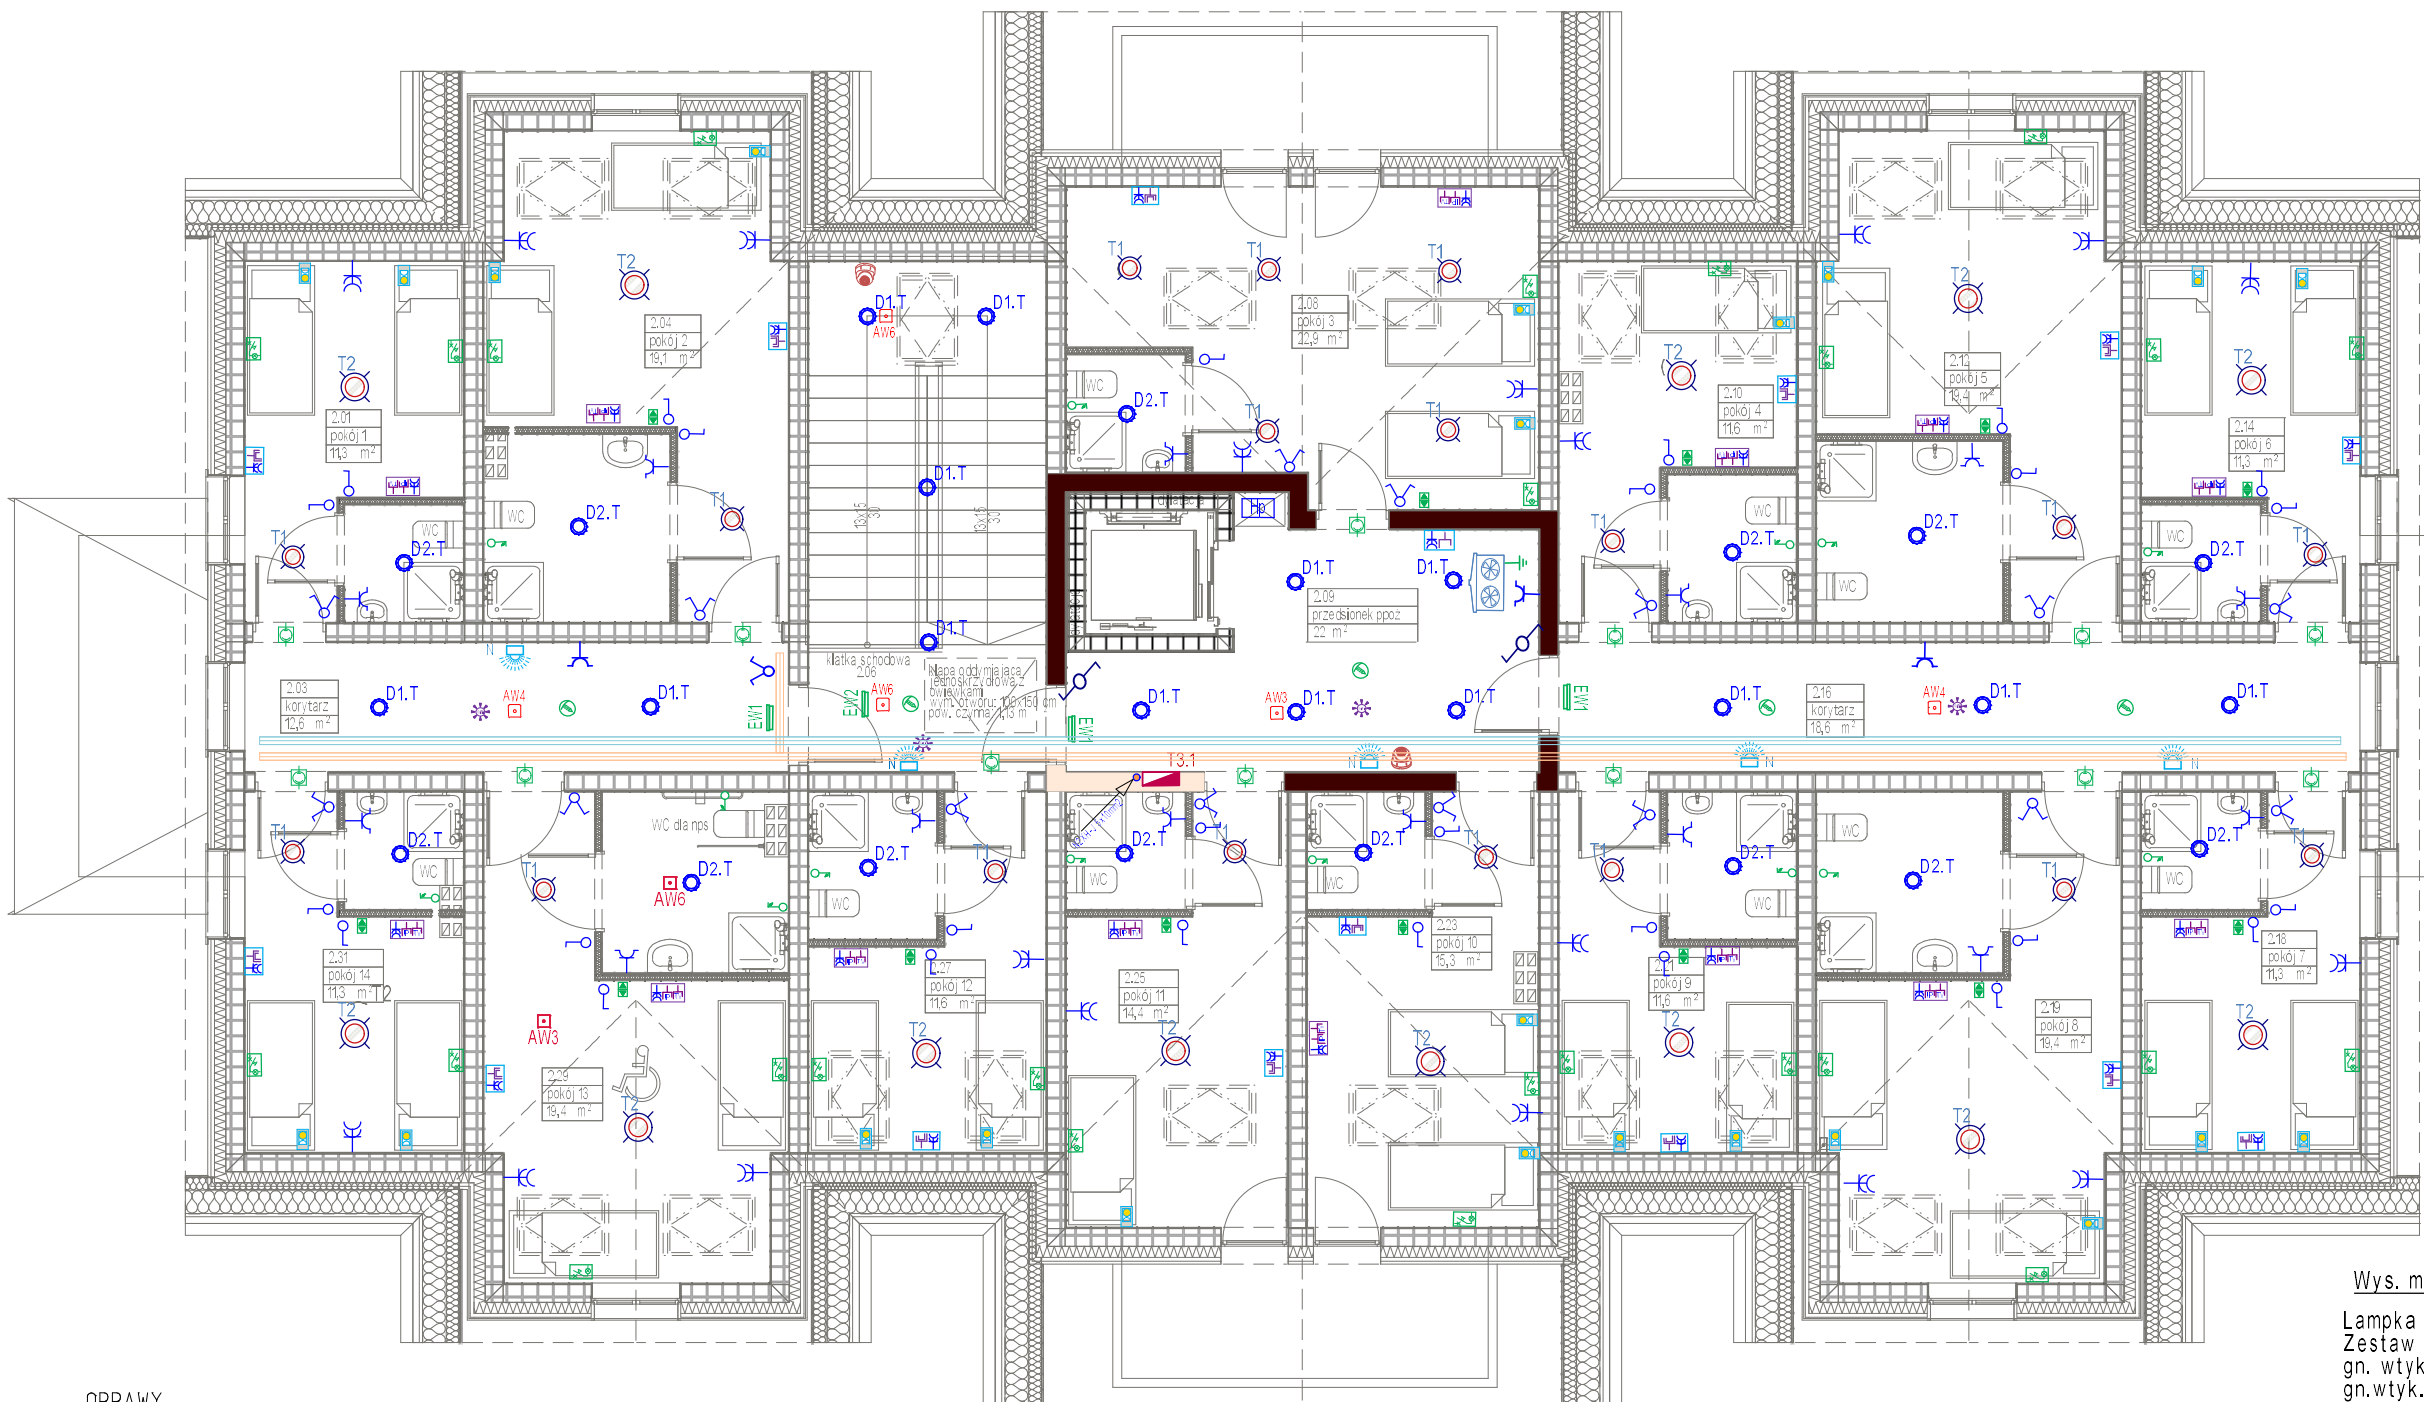

Układ przewodów wewn: TN-S (L1,L2,L3,N,PE)
Ochrona od porażen:
"Samocz. szybkie wyłączenie zasilania."

Wys. montażu osprzętu:
Lampka nadłóżkowa h=1,2m
Zestaw gn. do TV h=1,6m
gn. wtyk. w łazience h=1,2m
gn.wtyk. ogólne w pok. h=
zestaw gniazd. nad stolikiem h=

łącznik pociąg. w łazien. n-p-spr. h=0,2m
przycisk resetujący h= 1,1m
kasetka przywoławcza nadłóżk. h= 1,1m

UWAGA: ostateczne lokalizacje i wys. montażu osprzętu
zweryfikować na roboczo w konsultacji z użytkownikiem

Elementy systemu alarm.-przywoławczego

- Zasilacz 230/12V w puszcze
- Sufitowy przełącznik ścięgowy
- Sygnalizator akustyczno-optyczny
- Przycisk resetujący
- Przycisk przywoławczy nadłóżkowy z podświetl.

OPRAWY

- T1 Plafon nastrop LED fi 300; 18W/2200lm, , K4000, obud. stal. biała, dyfuzor PMMA z dekoracyjnym szarym pierścieniem
- T2 Plafon nastrop. j.w. lecz fi 400; 26W/3400lm
- D7.H Oprawa dostrop. dowlight 16W/2200lm IP44,K4000 fi 155mm rozsył szeroki, odlew AL z białą ramką, srebrny odbłyśnik, KLII
- D5.2 Oprawa dostrop. dowlight 18W/2500lm IP44,K4000 fi 175mm rozsył szeroki, odlew AL z białą ramką, srebrny odbłyśnik, KLII
- Naścienna dekoracyjna lampka LED do czytania z gęsią szyjką 5W/310lm, K 3000 z wbudowanym ściemniaczem, II kl, kolor czarny -wersja z gniazdem USB-C
- Plaf. dekorac.uniwersalna LED (oświetl. nocne), fi260,korpus AL czarny, dyfuzor akryl opal 11W1100lm, HF 630
- AW2 EW1 Oprawy awaryjne i ewakuacyjne -wg. legendy

UWAGA: Wszystkie oprawy oświetl. awaryjne (autonomiczne i dwufunkcyjne) mają być wyposażone w mikroprocesorowy układ nadzoru (np. protokół DALI)

OSPRZĘT

- Łączniki oświetleniowe podtynek.IP20
- Łączniki oświetleniowe podtynek.IP40
- Gniazda wtyk. 230V podtynek. IP20
- Gniazda wtyk. 230V podtynek IP40 (poj. i podwójne)
- Gniazda TV_SAT w ramce wielokr. p/t
- Punkt zasil. komputer. PEL w ramce wielokr. p/t
- Zestaw do tabl.interacyjnej w ramce wielokr. p/t (gn. 230V+ RJ45+usb)
- Acces Point (WiFi-PoE) nasufit.
- Czujki pir załączające lampy korytarza

UWAGI:

Ponieważ strop podwieszny poddasza jest w wykonaniu EI60-należy maksymalnie ograniczyć ilość przejść przez niego:

- Stosować oprawy oświetleniowe tylko nastropowe
- Nad stropem prowadzić tylko przewód w rurce do oprawy.
- Wszystkie pozostałe obwody napięciowe i słaboprądowe prowadzić w posadzce w rurkach
- zbiorcze ciągi przewodów na korytarzu wykonać w korytkach ocynk obudowanych płytą gipsową.

Pozostałe uwagi - jak rzut piętra

- Trasa obw. silnoprad. na korytku ocynk (nastropowa obud. płytą gips.)
- Trasa obw. słaboprąd.. na korytku ocynk (nastropowa obud. płytą gips.)

PiN.IN.EL

Obiekt: Remont i przebudowa bud. sanatorium "LELIWA" w Rymanowie Zdroju; ul. Wyspiańskiego 2; dz.nr 434
Inwestor: Uzdrowisko Rymanów S.A. w Rymanowie Zdroju ul. Zdrojowa 48; 38-481 Rymanów Zdrój

INSTALACJA ELEKTRYCZNA PODDASZA
RZUT PODDASZA skala: 1:100

Projekt: LELIWA	Projektant: inż. Ludwik Więch	Podpis:	Rys. nr E-4
Data: Lipiec 2025r.	Upraw. nr GT-8341/42/77		