


INSTALACJA SYGNALIZACJI POŻAROWEJ
oraz ODDYMIANIA KL. SCHODOWEJ
rzut piwnic - skala 1:100

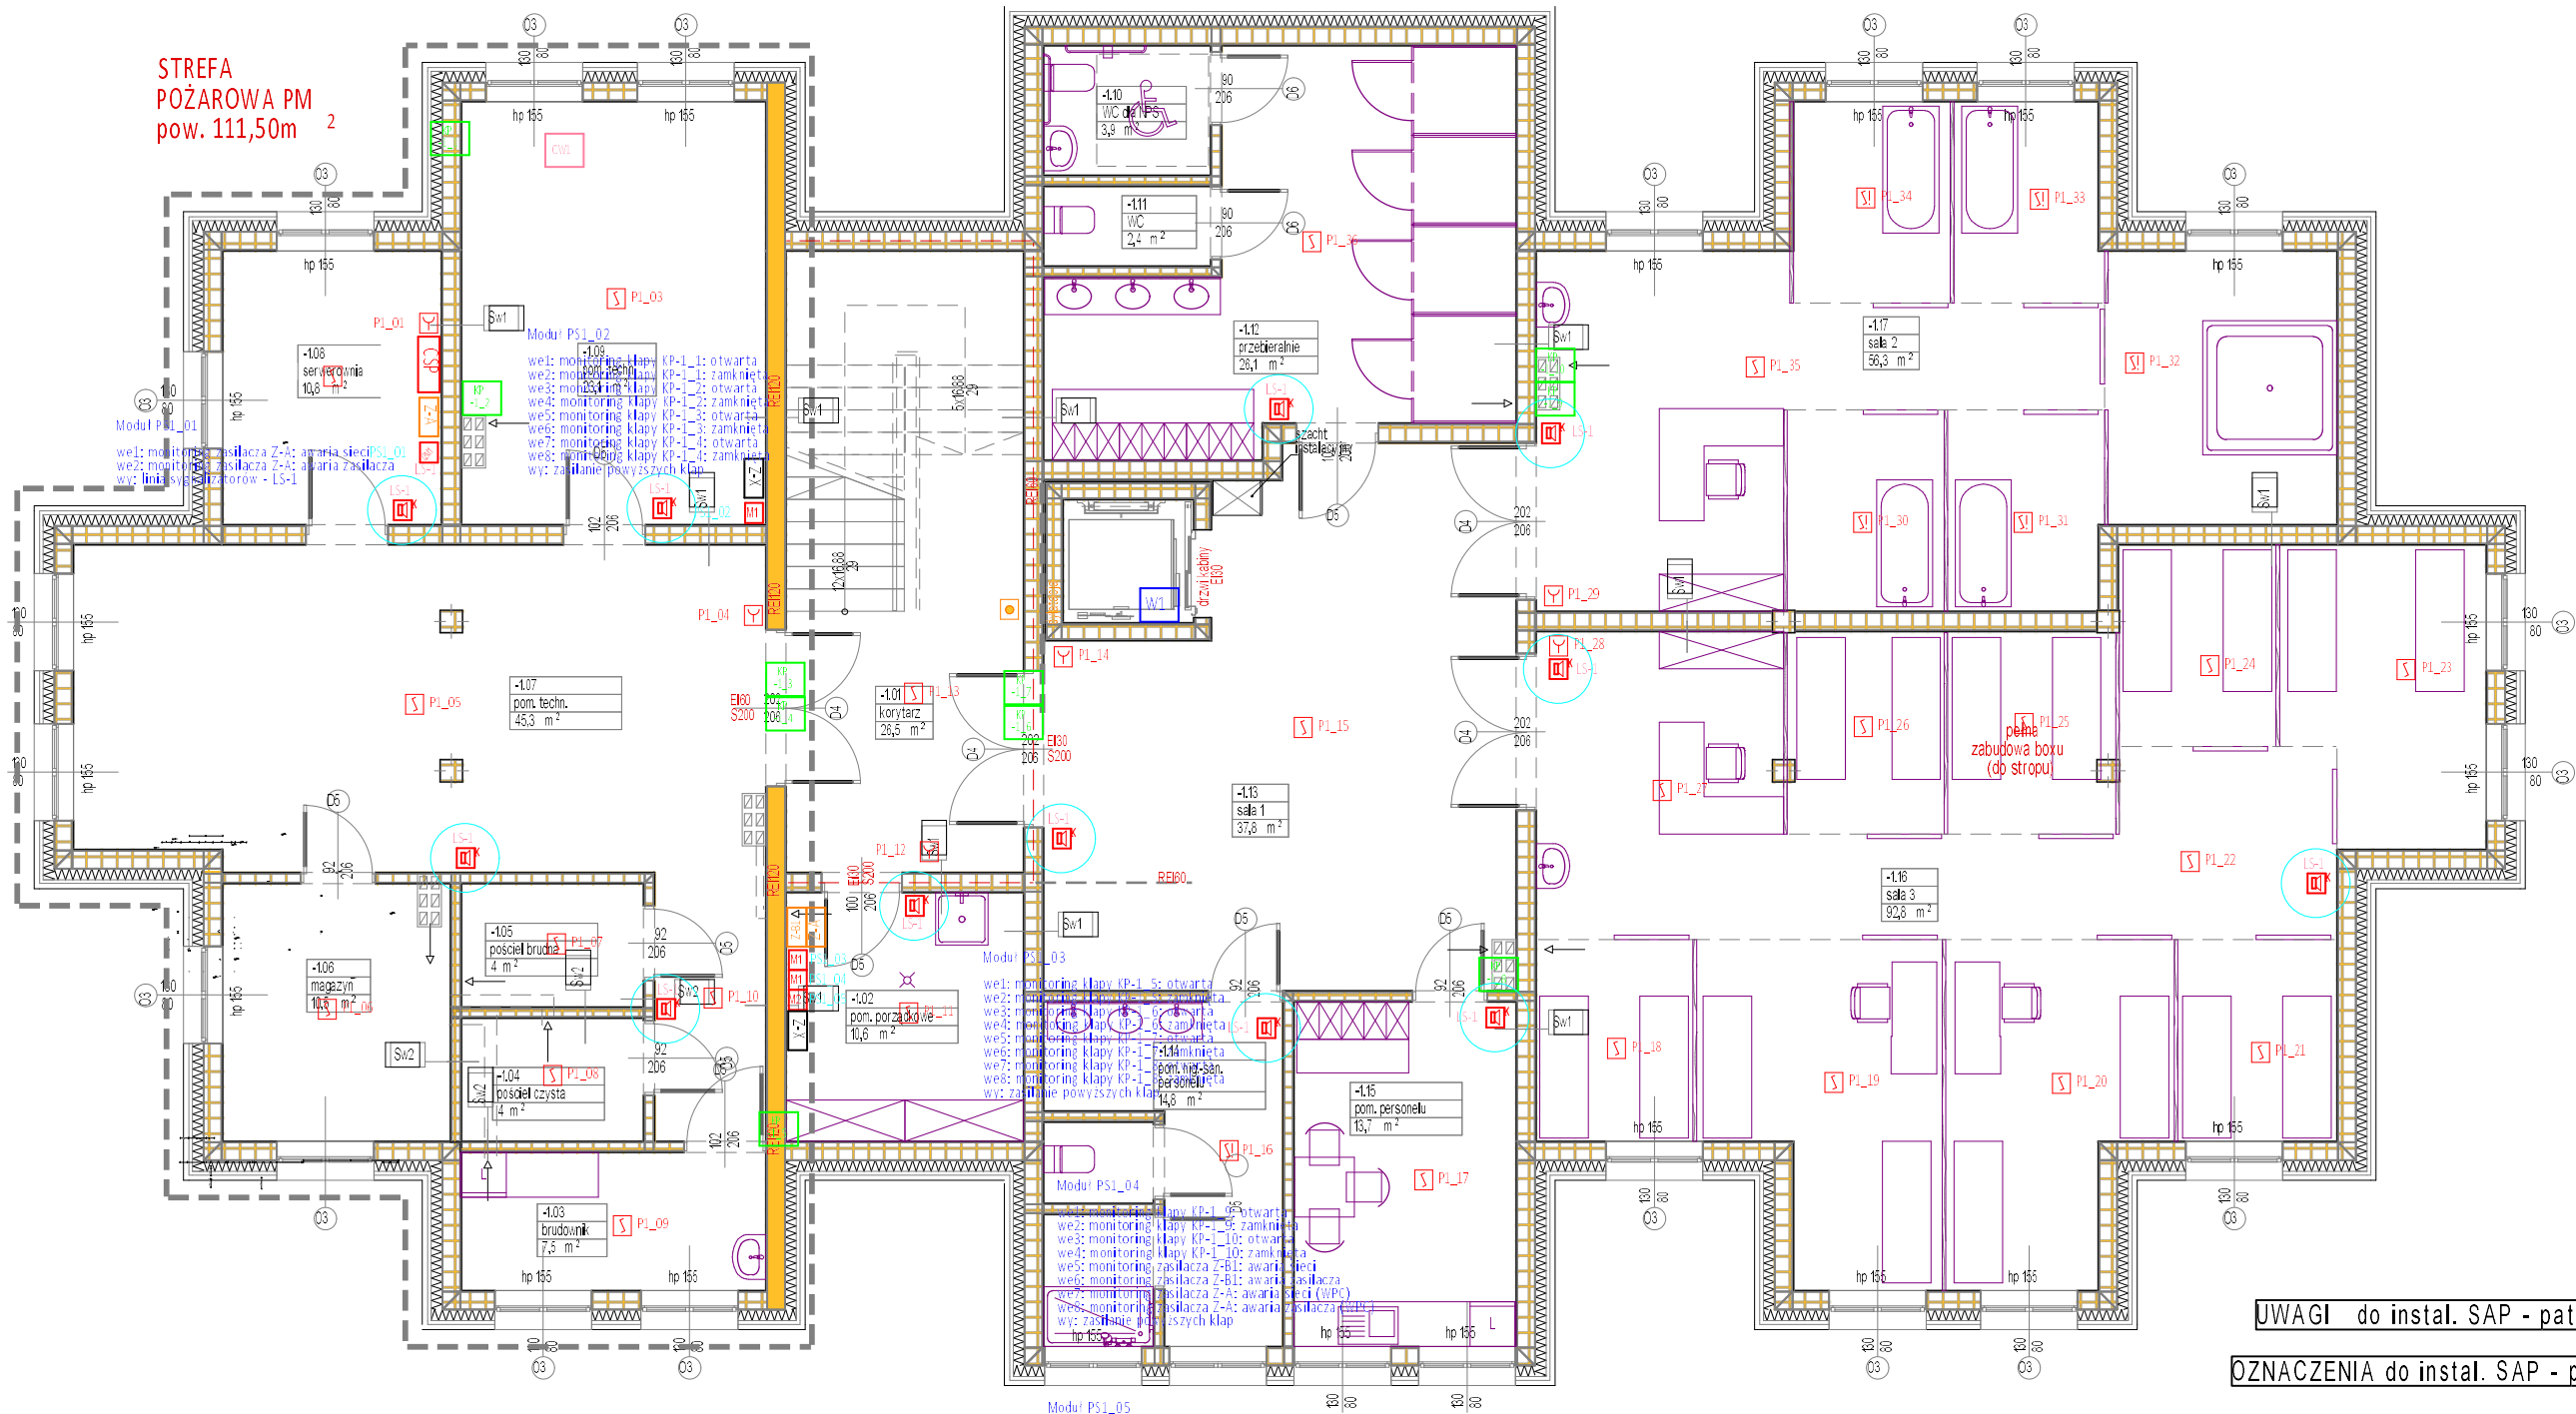

UWAGI do instalacji SAP

1. Przewody syg. pożar. układać w listwie nad stropem podwieszonym korytarza oraz w rurkach pod tynkiem w pozostałych pomieszczeniach.
2. Czujki instalować nastropowo w odl. min. 0,5m od opraw oświetleniowych oraz w odl. min. 0,3m od instalacji elektrycznych
3. Ostrzegacze ręczne pożaru instalować podtynkowo na wys. 1,5m; pionowe zejścia przewodów do nich układać w rurkach p/t.
4. Sygnalizatory akustyczno-optyczne instalować na wys. 2,2-2,5m
5. Przewody linii dozoru prowadzić do centrali CSP bez stosowania puszek rozgałęźnych
6. Przejścia przewodów przez stropy (strefy pożarowe) uszczelniać masą mającą odporność ogniową jak przegroda.

7. Całość instalacji p-poż wykonać w oparciu o rozwiązanie systemowe jednego (wybranego) producenta
8. Czujki instalować w gniazdach systemowych, czujki i ROP-y wyposażone w izolatory zwarć
9. Wszystkie urządzenia muszą posiadać aktualne certyfikaty CNBOP
10. Wyjścia z elementów kontrolno ster. wykonać przewodami w kl. PH90
11. Okablowanie urz. wykonawczych układać na uchwytych systemowych atest.
12. W przypadku występowania dodatkowych przegród pod stropem (ciągi rur, kanały wentylacyjne) skorgować rozmieszczenie czujek dymu
13. W przypadku występowania dodatkowych stref niechronionych np. dodatkowopomieszc., strefy wydzielone pod stropem właściwym zabudowy sufitów podwieszanych itp. należy stosować dodatkowe detektory w celu ochrony wszystkich przestrzeni w budynku.
14. Wszystkie przewody i rurki układane w przestrzeni zamkniętej nad stropem podwieszonym mają mieć izolację bezhalogenową i trudnopalną.

PiN.IN.EL	Obiekt: Remont i przebudowa bud. sanatorium "LELIWA" w Rymanowie Zdroju; ul. Wyspiańskiego 2; dz.nr 434 Inwestor: Uzdrowisko Rymanów S.A. w Rymanowie Zdroju ul. Zdrojowa 48; 38-481 Rymanów Zdrój	INSTALACJA SYGNALIZACJI POŻAROWEJ oraz ODDYMIANIA KL. SCHODOWEJ rzut piwnic - skala 1:100	Projekt:	Projektant:	Podpis:	Rys. nr
			LELIWA Lipiec 2025r.	inż. Ludwik Więch nr GT-8341/42/77		E-6