


INSTALACJA SYGNALIZACJI POŻAROWEJ
oraz ODDYMIANIA KL. SCHODOWEJ
rzut piętra - skala 1:100

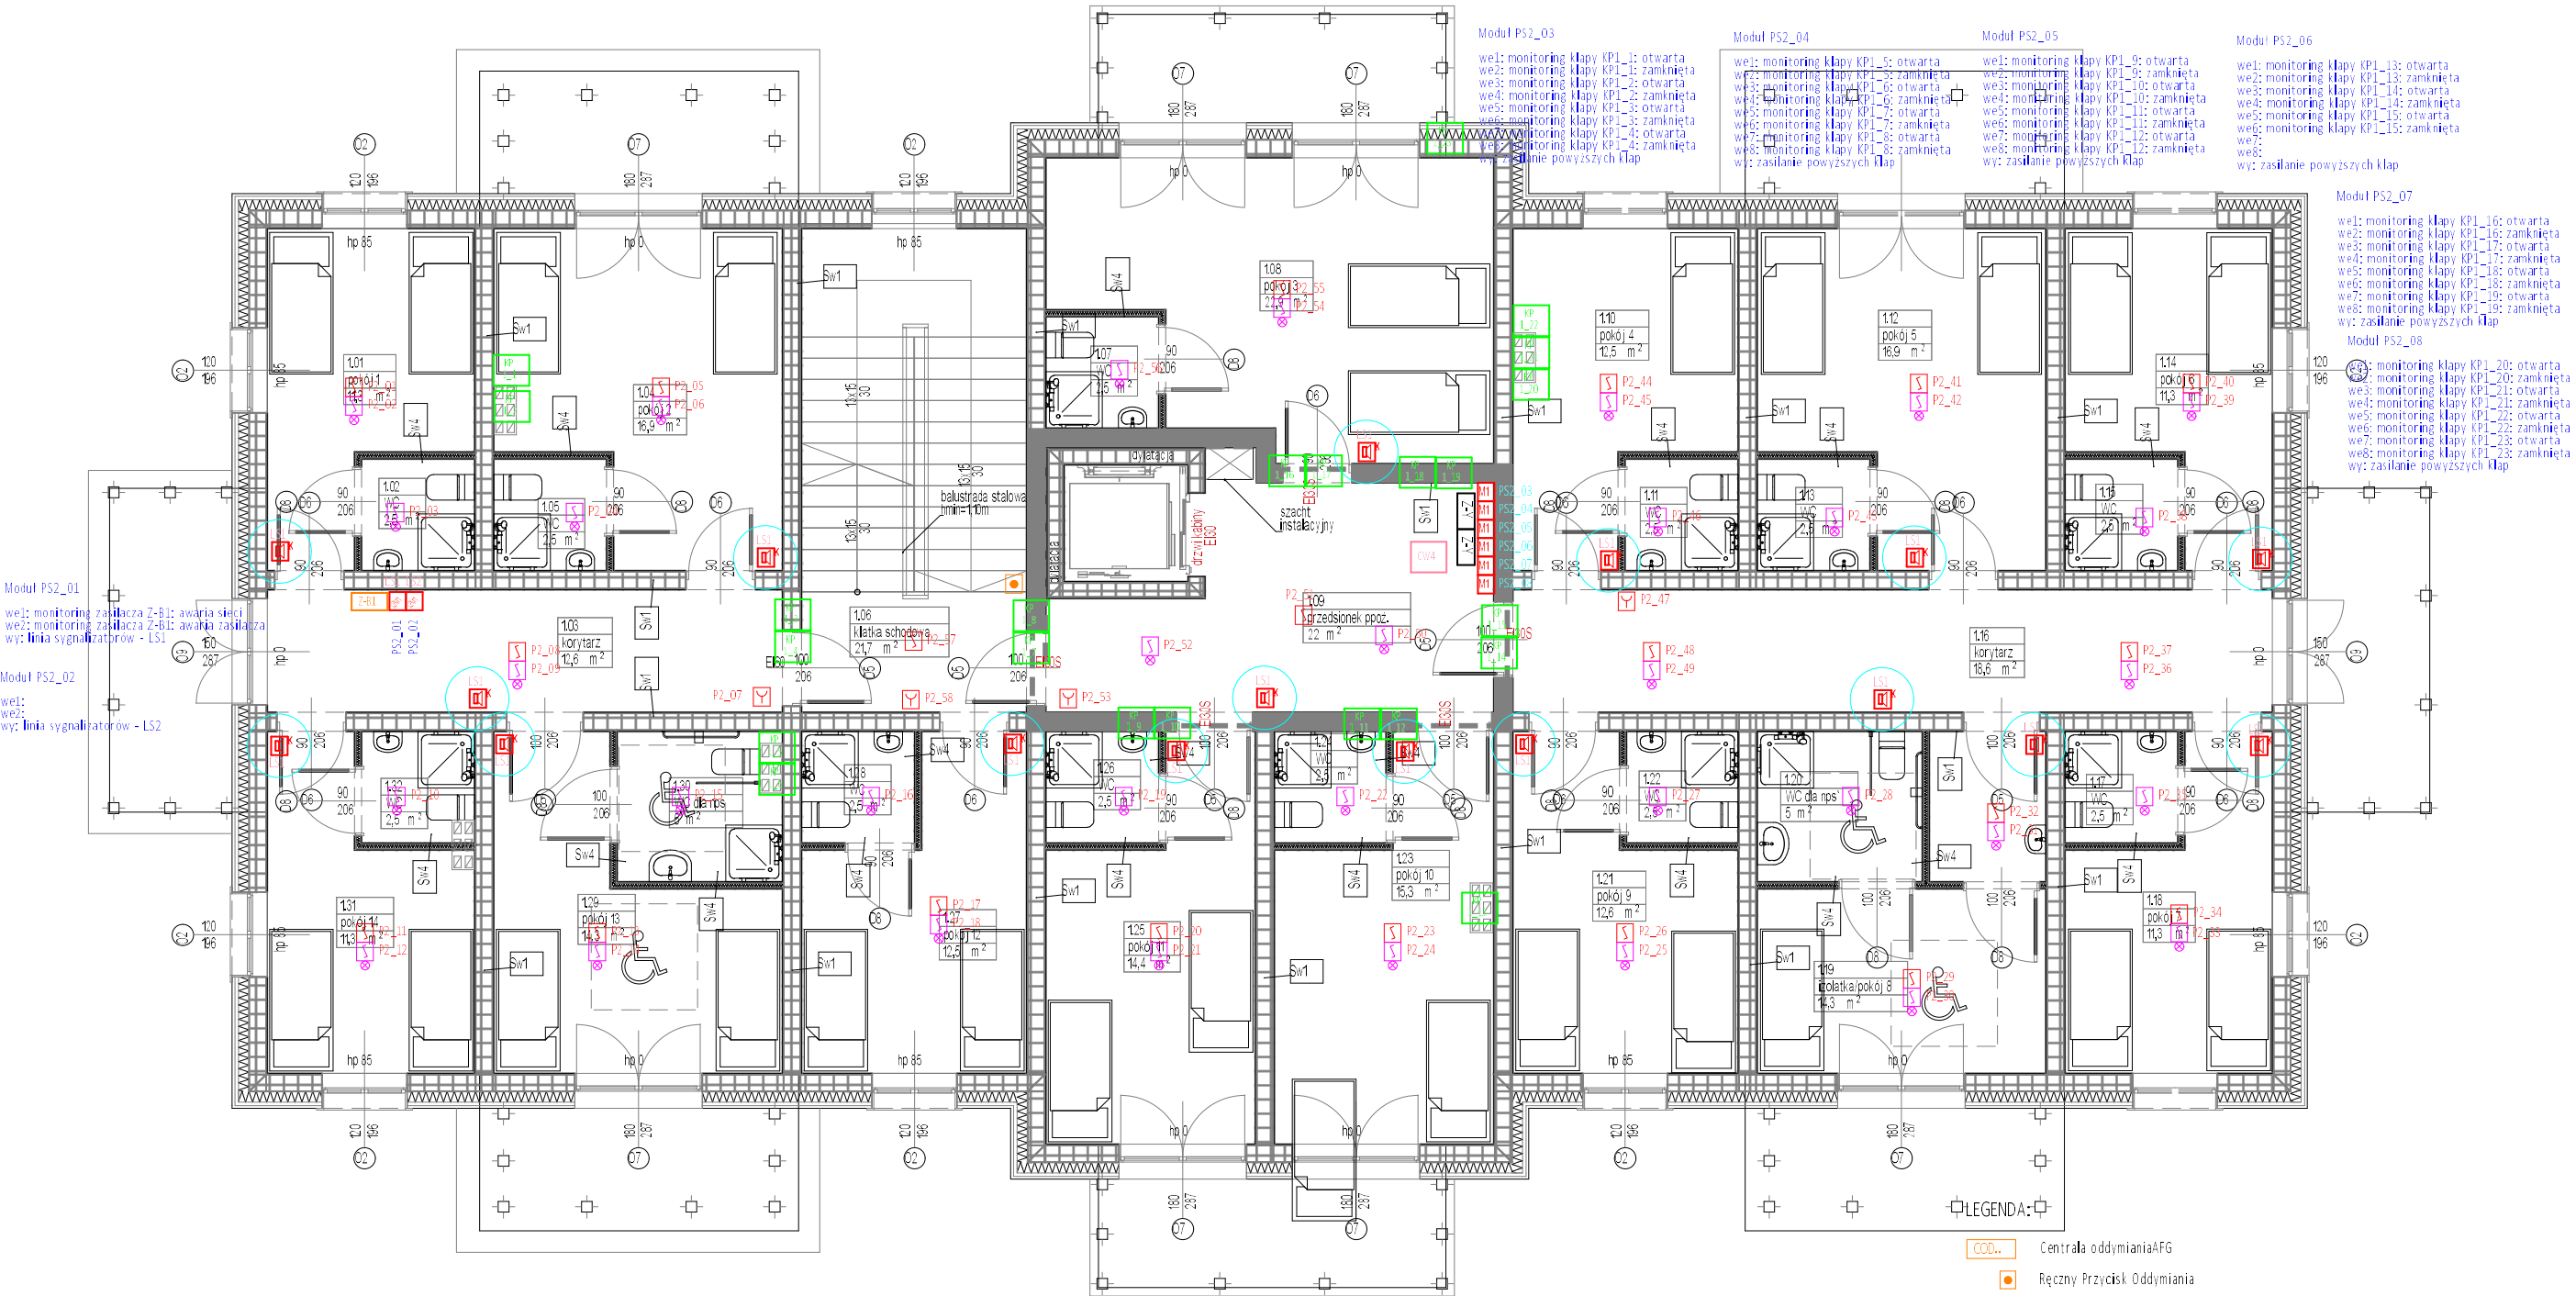

OKABLOWANIE:

1. Przewód pętli dozorowych P.: YnTKSYekw 1x2x0,8mm
2. Przewód pętli PS.: HTKSHekw PH90 1x2x0,8mm
3. Przewody sterujące i zasilanie 24VDBTKSHekw PH90 1x2x0,8mm
4. Przewód CSP-UTA: HTKSHekw PH90 1x2x0,8mm
5. Przewód linii sygnalizatorów: HDGs 3x1,5mm
6. Przewód zasilania CSP: HDGs 3x2,5mm
<7. Przewód zasilania zasilaczy ppoż: HDGs 3x1,5mm8. Zasilanie klap KP: YDY 2x1mm
9. Monitoring klap KP: YnTKSYekw 1x2x0,8mm

UWAGI do instal. SAP - patrz rzut piwnic

OZNACZENIA do instal. SAP - patrz rzut piętra

LEGENDA:

- CSP** Centrala Sygnalizacji Pożarowej BOSCH AVENAR 8000
- WPC** Wyniesiony Panel Centrali BOSCH FPE-8000-FMR
- S** Optyczna czujka dymu BOSCH FAP-425-O-R
- S** Optyczna czujka dymu BOSCH FAP-425-O-R + wskaźnik zadziałania - czujka montowana w przestrzeni międzysufitowej
- S** Optyczna czujka dymu BOSCH FAP-425-O-R + wskaźnik zadziałania - czujka montowana w przestrzeni strychu
- Czujka** zasysająca BOSCH FAS-420-TM
- ROP** BOSCH FMC-210-DM-G-R
- SYG** Sygnalizator konwencjonalny akustyczny z optycznym wskaźnikiem zadziałania SAO-P8/CC
- Moduł** przekątnikowy 8 wej, 1 wyj BOSCH FLM 420-18R1- S
- Moduł** przekątnikowy 8 wej BOSCH FLM 420-RLV8- S
- Moduł** przekątnikowy 2 wej 1 wyj zasilania BOSCH FLM-430-12M1 + obudowa FLM-430-SMB

- COD..** Centrala oddymianiaAFG
- Przycisk** Przycisk Oddymiania
- Przycisk** Przycisk przewietrzania
- Czujka** pogodowa
- Z-A** Zasilacz ppoż, Pulsar EN54C-3A28
- Z-B1** Zasilacz ppoż, Pulsar EN54C-5A28
- Z-X** Zasilacz do klap ppoż - buforowy 24VDC 5A + akumulatory 12V 2x17Ah: PULSAR HPSG2-24V5A-C
- Z-Y** Zasilacz do klap ppoż - buforowy 24VDC 10A + akumulatory 12V 2x40Ah: PULSAR HPSG2-24V10A-D
- KP..** Kłapa odcinająca (bytowa)
- W1** Sterownik windy
- CW..** Sterownik centrali wentylacyjnej
- KD..** przejście objęte systemem systemu KD
- Gz..** centralka detekcji gazu

PiN.IN.EL

Obiekt: Remont i przebudowa bud. sanatorium "LELIWA"
w Rymanowie Zdroju; ul. Wyspiańskiego 2; dz.nr 434
Inwestor: Uzdrowisko Rymanów S.A. w Rymanowie Zdroju
ul. Zdrojowa 48; 38-481 Rymanów Zdrój

INSTALACJA SYGNALIZACJI POŻAROWEJ
oraz ODDYMIANIA KL. SCHODOWEJ
rzut piętra - skala 1:100

Projekt:	LELIWA	Projektant:	inż. Ludwik Więch	Podpis:	Rys. nr E-8
Data:	Lipiec 2025r.	Upraw.	nr GT-8341/42/77		