


INSTALACJA SYGNALIZACJI POŻAROWEJ
oraz ODDYMIANIA KL. SCHODOWEJ
rzut poddasza - skala 1:100

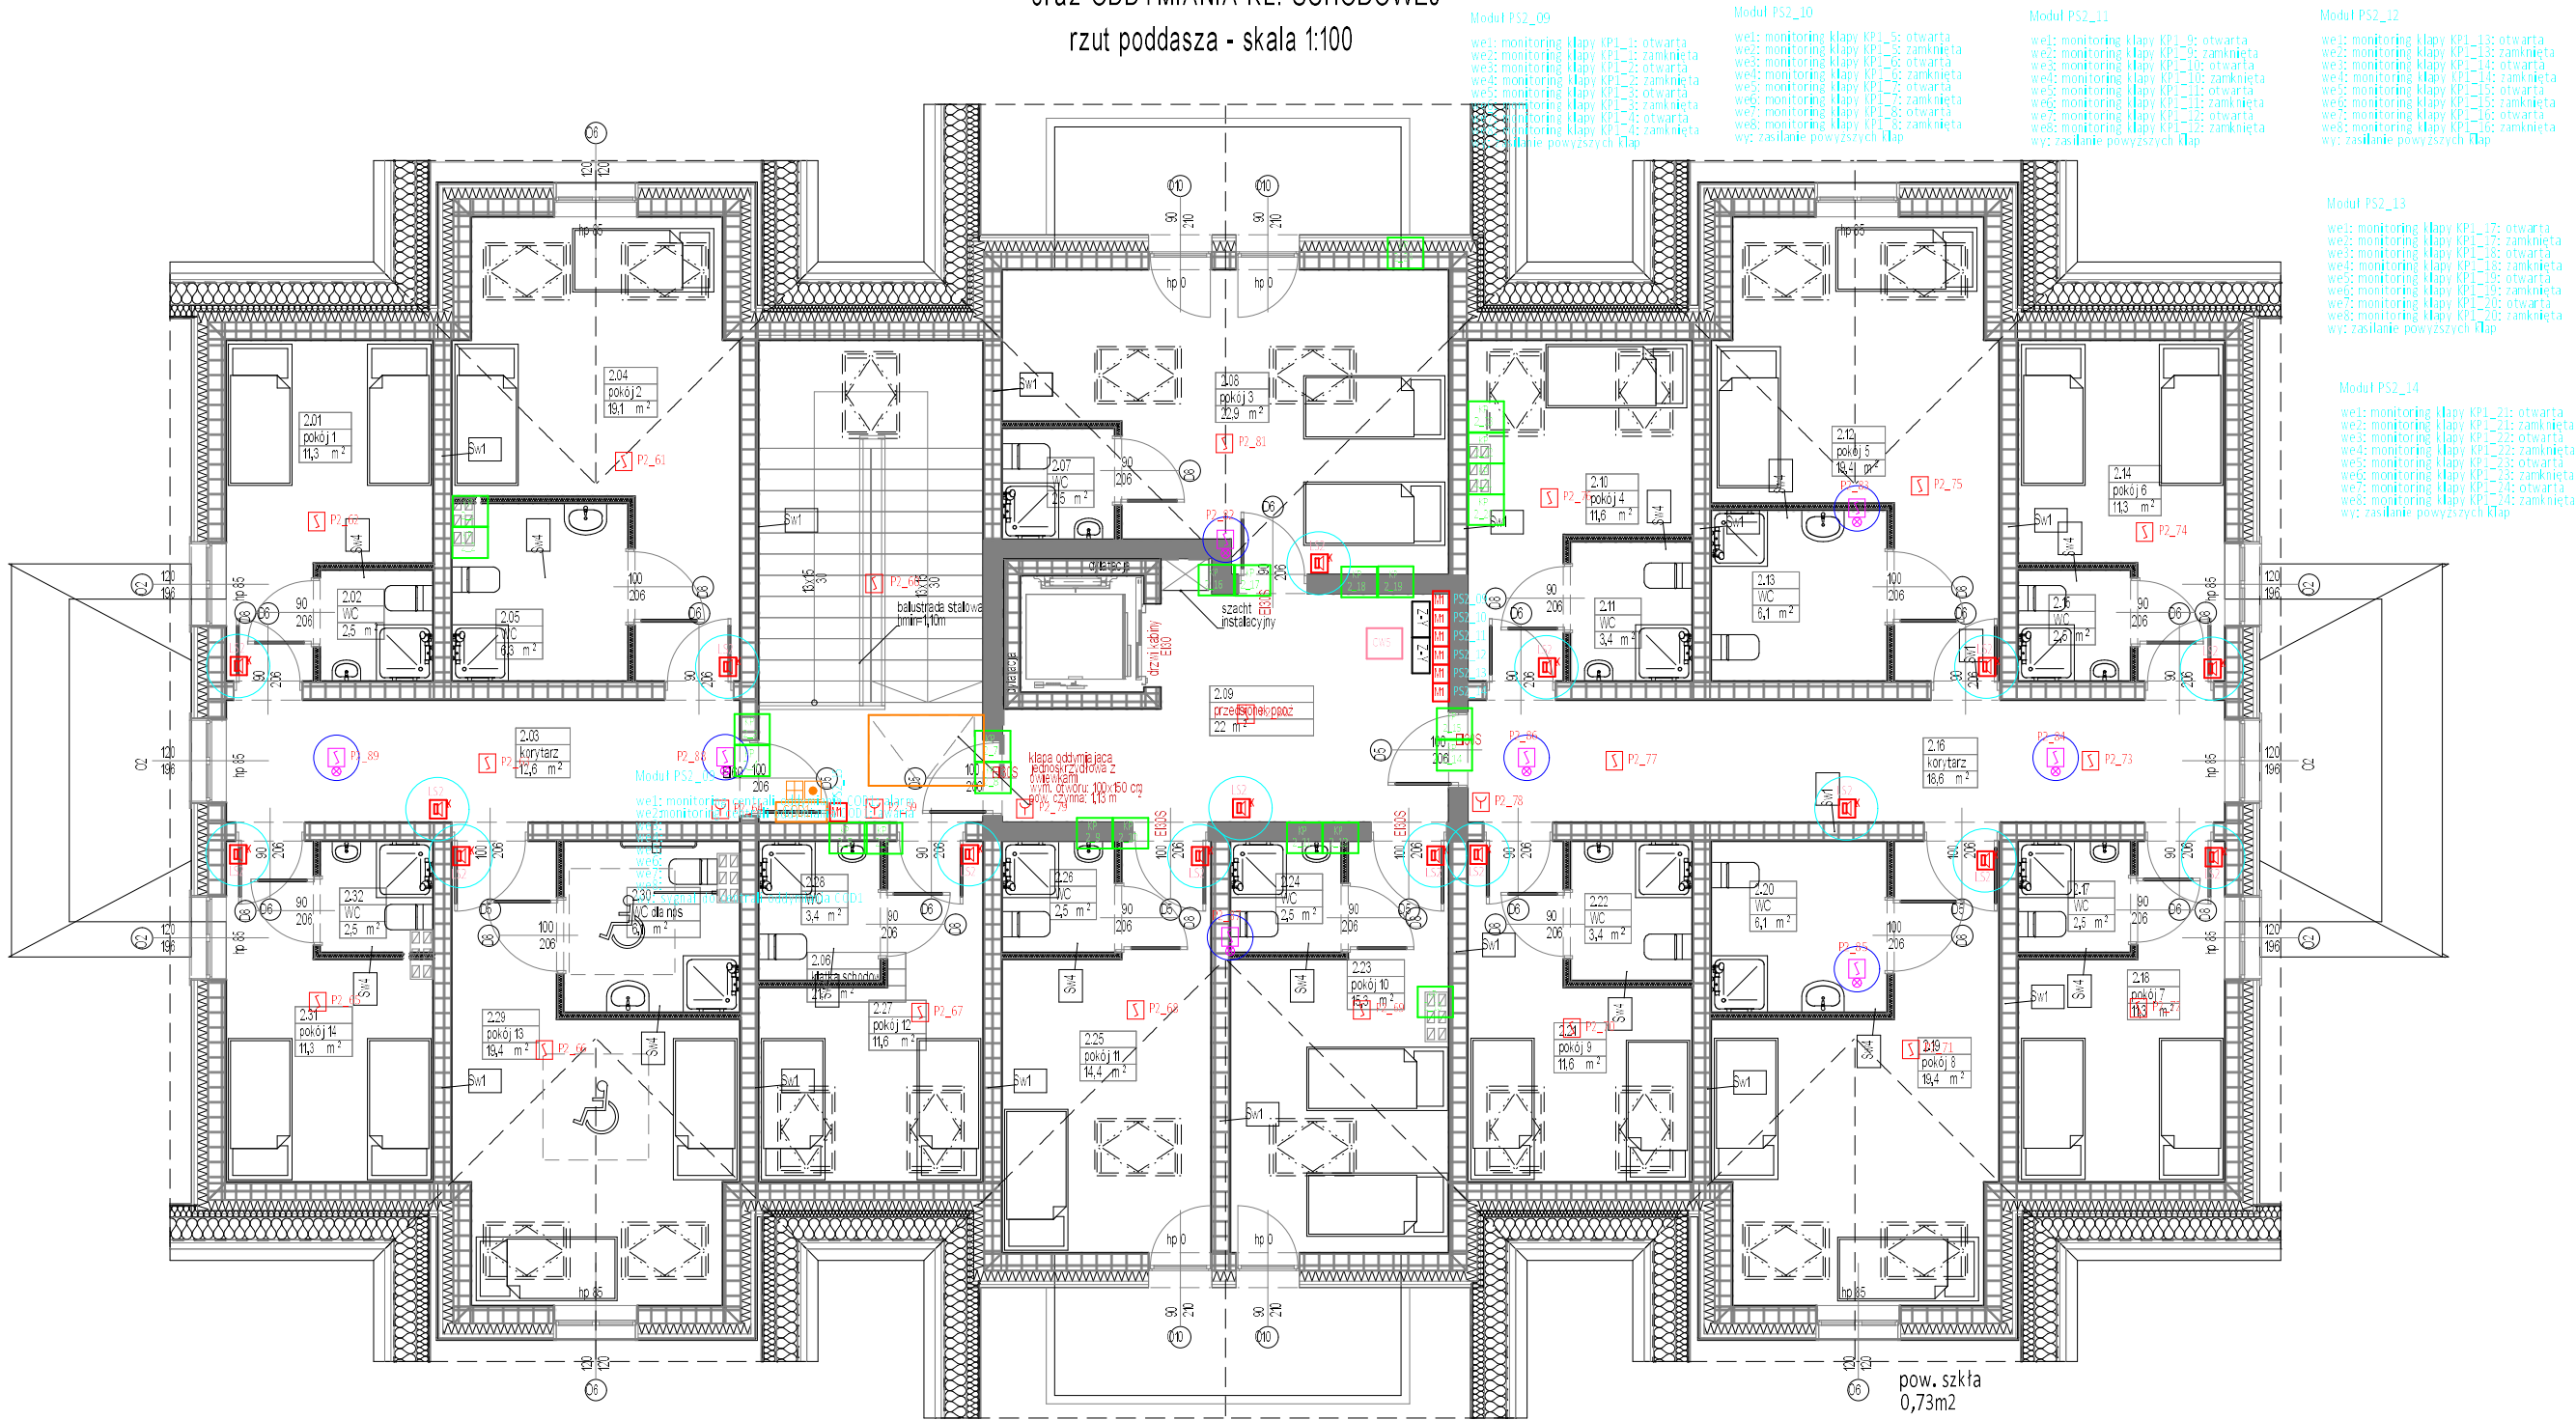

UWAGI do instal. SAP - patrz rzut piwnic
OZNACZENIA do instal. SAP - patrz rzut piętra

PiN.IN.EL	Obiekt: Remont i przebudowa bud. sanatorium "LELIWA" w Rymanowie Zdroju; ul. Wyspiańskiego 2; dz.nr 434 Inwestor: Uzdrowisko Rymanów S.A. w Rymanowie Zdroju ul. Zdrojowa 48; 38-481 Rymanów Zdrój	INSTALACJA SYGNALIZACJI POŻAROWEJ oraz ODDYMIANIA KL. SCHODOWEJ rzut poddasza - skala 1:100	Projekt:	Projektant:	Podpis:	Rys. nr E-9
			LELIWA Data: Lipiec 2025r.	inż. Ludwik Więch Upraw. nr GT-8341/42/77		